


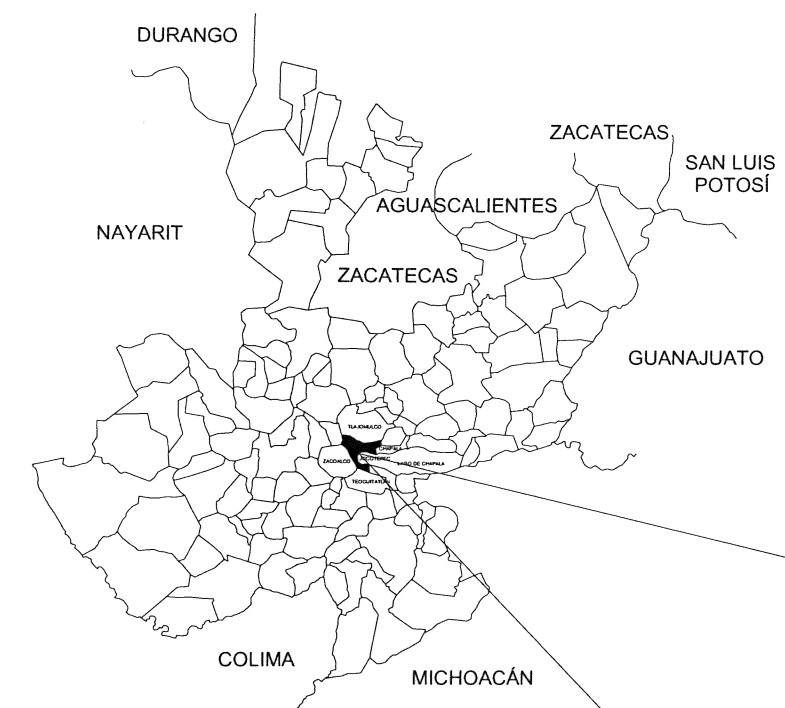

CROQUIS DE LOCALIZACIÓN REGIONAL

CROQUIS DE LOCALIZACIÓN GEOGRÁFICA




A GUADALAJARA

MACROLOCALIZACIÓN



MUNICIPIO DE JOCOTEPEC

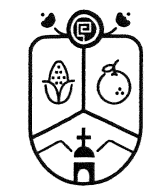


Jocotepec

Gobierno Municipal
H. AYUNTAMIENTO
CONSTITUCIONAL DE JOCOTEPEC, JAL.
2018 - 2021
DIRECCIÓN DE OBRAS PÚBLICAS

LEVANTAMIENTO DEL ÁREA DEL POZO DE AGUA DE SAN PEDRO, EN LA LOCALIDAD DE SAN PEDRO TESISTÁN, EN EL MUNICIPIO DE JOCOTEPEC, JALISCO.

UBICACIÓN

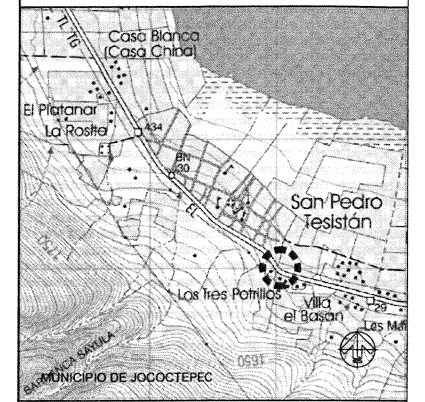

ÁREA A CONSTRUIR

133.911 m2

PROYECTO
DELIMITACIÓN PERIMETRAL, CASETA DE CONTROL Y CLORACIÓN, EQUIPAMIENTO, ELECTRIFICACIÓN Y LÍNEA DE LLENADO DEL POZO DE AGUA DE SAN PEDRO TESISTÁN

LOCALIDAD
SAN PEDRO TESISTÁN



CONTENIDO
MACROLOCALIZACIÓN

PRESIDENTE MUNICIPAL
LIC. JOSÉ MIGUEL GÓMEZ LÓPEZ
DIRECTORA DE OBRAS PÚBLICAS
C. IMELDA MARINA PÉREZ GONZÁLEZ
TESORERO MUNICIPAL
LIC. BERTHA MARCELA GONGORA JIMÉNEZ
SÍNDICO MUNICIPAL
LIC. CARLOS ALBERTO ZÚNIGA CHACÓN



OBRA
DIRECCIÓN DE OBRAS PÚBLICAS
DELIMITACIÓN PERIMETRAL, CASETA DE CONTROL Y CLORACIÓN, EQUIPAMIENTO, ELECTRIFICACIÓN Y LÍNEA DE LLENADO DEL POZO DE AGUA DE SAN PEDRO TESISTÁN

SIN ESCALA
FECHA
MAYO DEL 2024
L-1

CALLE HIDALGO SUR, No. 187C, COL. CENTRO C.P. 45800
TELÉFONO: (01 387) 7532470 EXT. 114
DIBUJO
ARQ. ERC
REVISÓ
ARQ. FSS
RUTA DE ARCHIVO
POZO DE AGUA EN SAN PEDRO TESISTÁN.dwg
H. AYUNTAMIENTO

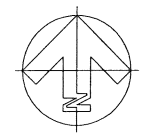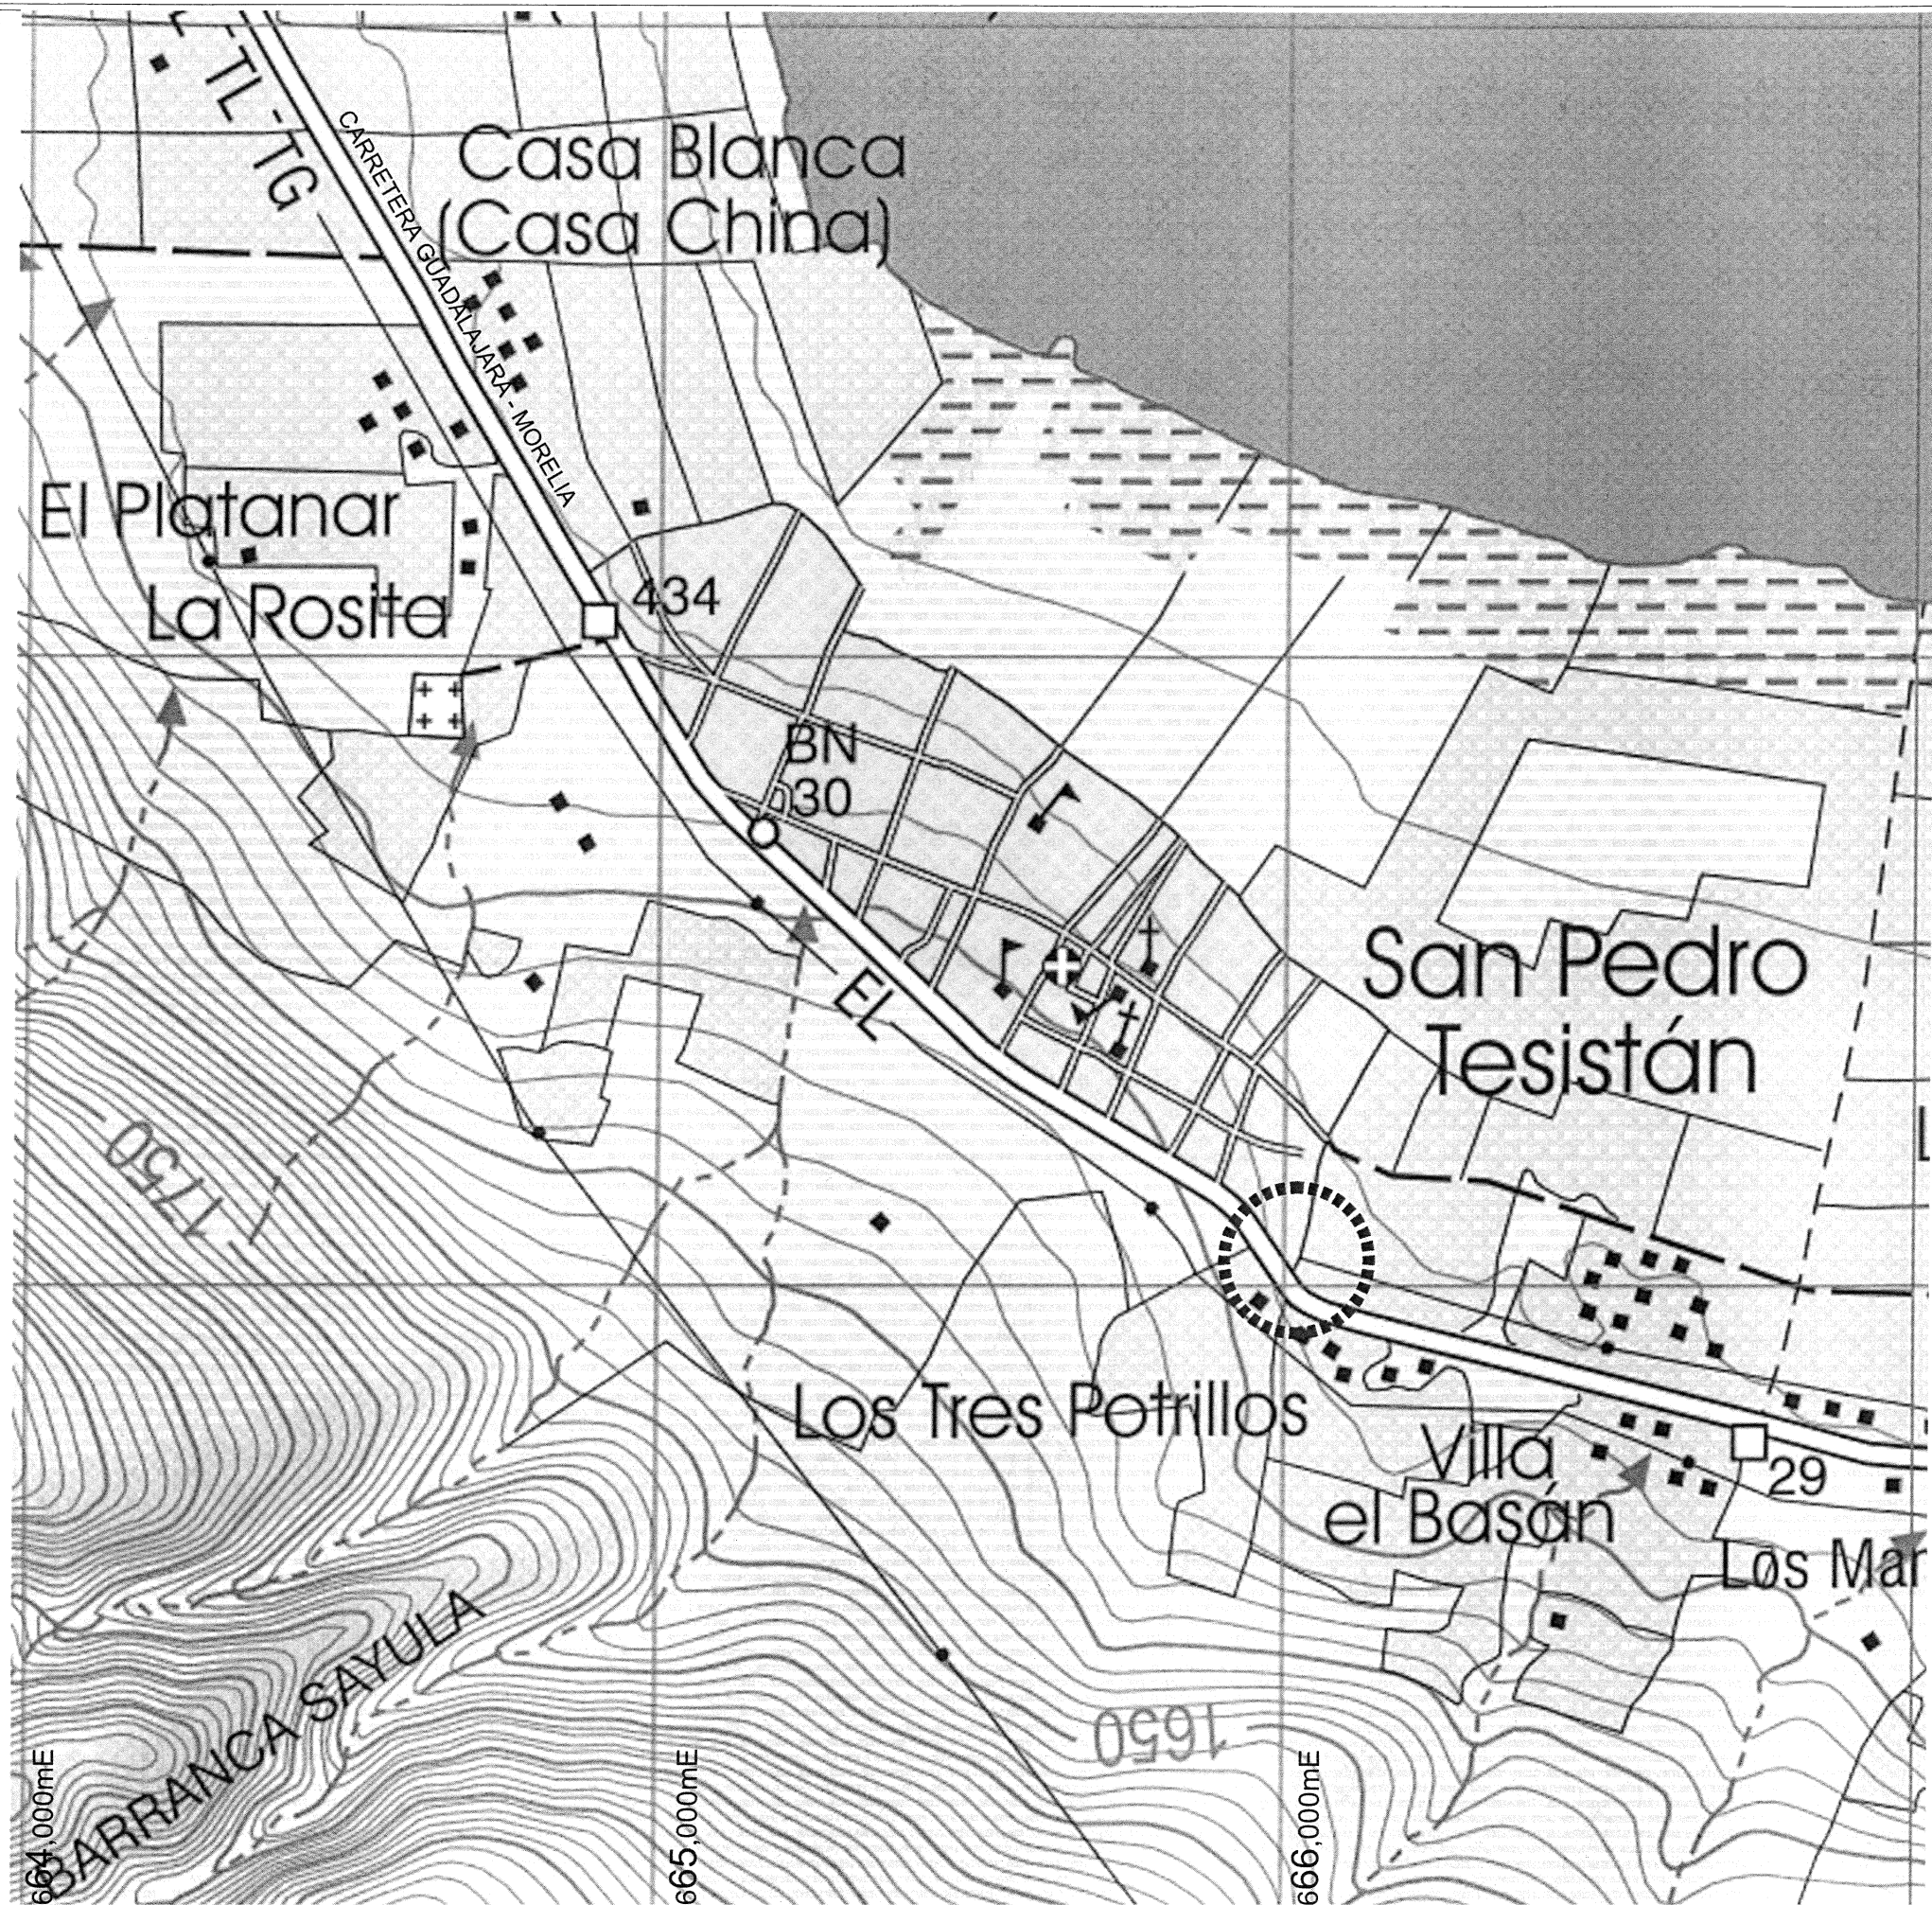


CUADRICULA UTM A CADA 1,000 m
CARTA TOPOGRÁFICA
JOCOTEPEC F13D75

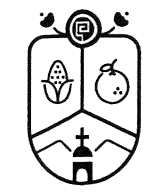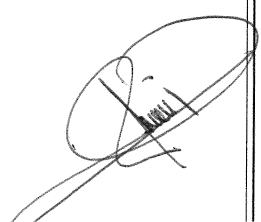

Jocotepec
Gobierno Municipal
H. AYUNTAMIENTO
CONSTITUCIONAL DE JOCOTEPEC, JAL.
2018 - 2021
DIRECCIÓN DE OBRAS PÚBLICAS

LEVANTAMIENTO DEL ÁREA DEL POZO DE AGUA DE SAN PEDRO, EN LA LOCALIDAD DE SAN PEDRO TESISTÁN, EN EL MUNICIPIO DE JOCOTEPEC, JALISCO.

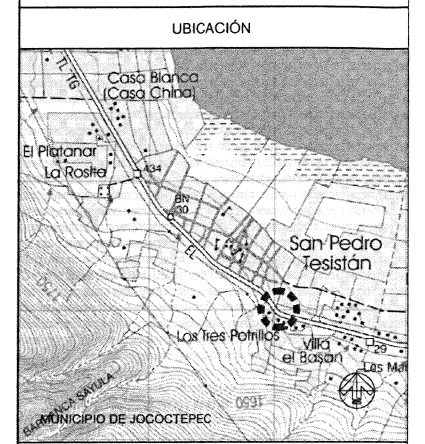

UBICACIÓN

ÁREA A CONSTRUIR

133.911 m2

PROYECTO

DELIMITACIÓN PERIMETRAL, CASETA DE CONTROL Y CLORACIÓN, EQUIPAMIENTO, ELECTRIFICACIÓN Y LÍNEA DE LLENADO DEL POZO DE AGUA POZO DE SAN PEDRO TESISTÁN

LOCALIDAD

SAN PEDRO TESISTÁN

CONTENIDO

MACROLOCALIZACIÓN

PRESIDENTE MUNICIPAL
LIC. JOSÉ MIGUEL GÓMEZ LÓPEZ

DIRECTORA DE OBRAS PÚBLICAS
C. IMELDA KARINA PÉREZ GONZÁLEZ

TESORERO MUNICIPAL
LIC. BERTHA MARCELA GONZÁLEZ JIMÉNEZ

SÍNDICO MUNICIPAL
LIC. CARLOS ALBERTO ZÚÑIGA CHACÓN

DIRECCION DE OBRAS PUBLICAS

OBRA

DELIMITACIÓN PERIMETRAL, CASETA DE CONTROL Y CLORACIÓN, EQUIPAMIENTO, ELECTRIFICACIÓN Y LÍNEA DE LLENADO DEL POZO DE AGUA DE SAN PEDRO TESISTÁN

SIN ESCALA

FECHA

MAYO DEL 2024

L-2

CALLE HIDALGO SUR, No. 187C, COL. CENTRO C.P. 45800
TELÉFONO: (01 387) 7632470 EXT. 114

DIBUJO

ARQ. ERC

REVISÓ

ARQ. FSS

RUTA DE ARCHIVO

POZO DE AGUA EN SAN PEDRO TESISTÁN.dwg

H. AYUNTAMIENTO




CUADRO DE CONSTRUCCION						
LADO		RUMBO	DISTANCIA	V	COORDENADAS	
EST	PV				Y	X
				1	2,237,042.7559	665,995.5616
1	2	N 54°17'08.27" E	6.854	2	2,237,046.7569	666,001.1267
2	3	S 32°05'14.13" E	16.905	3	2,237,032.4339	666,010.1070
3	4	S 14°21'43.28" W	9.140	4	2,237,023.5800	666,007.8400
4	1	N 32°37'53.41" W	22.770	1	2,237,042.7559	665,995.5616
SUPERFICIE = 133.911 m2						



Jocotepec
Gobierno Municipal
H. AYUNTAMIENTO
CONSTITUCIONAL DE JOCOTEPEC, JAL.
2018 - 2021
DIRECCIÓN DE OBRAS PÚBLICAS

LEVANTAMIENTO DEL ÁREA DEL POZO DE AGUA DE SAN PEDRO, EN LA LOCALIDAD DE SAN PEDRO TESISTÁN, EN EL MUNICIPIO DE JOCOTEPEC, JALISCO.

UBICACIÓN

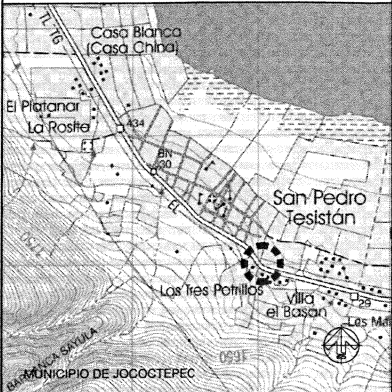

ÁREA A CONSTRUIR

133.911 m2

PROYECTO

DELIMITACIÓN PERIMETRAL, CASETA DE CONTROL Y CLORACIÓN, EQUIPAMIENTO, ELECTRIFICACIÓN Y LÍNEA DE LLENADO DEL POZO DE AGUA POZO DE SAN PEDRO TESISTÁN

LOCALIDAD

SAN PEDRO TESISTÁN

CONTENIDO

LEVANTAMIENTO TOPOGRÁFICO

PRESIDENTE MUNICIPAL

LIC. JOSÉ MIGUEL GÓMEZ LÓPEZ

DIRECTORA DE OBRAS PÚBLICAS

C. IMELDA KARINA PÉREZ GONZÁLEZ

TESORERO MUNICIPAL

LIC. BERTHA MARCELA GÓNGORA JIMÉNEZ

SÍNDICO MUNICIPAL

LIC. CARLOS ALBERTO ZÚNIGA CHACÓN

DIRECCION DE OBRAS PUBLICAS

OBRA

DELIMITACIÓN PERIMETRAL, CASETA DE CONTROL Y CLORACIÓN, EQUIPAMIENTO, ELECTRIFICACIÓN Y LÍNEA DE LLENADO DEL POZO DE AGUA DE SAN PEDRO TESISTÁN

SIN ESCALA

FECHA

MAYO DEL 2024

CALLE HIDALGO SUR, No. 187C, COL. CENTRO C.P. 45800
TELÉFONO: (01 387) 7632470 EXT.114

DIBUJO

ARQ. ERC

REVISÓ

ARQ. FSS

ruta de archivo

POZO DE AGUA EN SAN PEDRO TESISTÁN.dwg

H. AYUNTAMIENTO

CONSTITUCIONAL DE JOCOTEPEC, JAL.






Jocotepec
Gobierno Municipal
H. AYUNTAMIENTO
CONSTITUCIONAL DE JOCOTEPEC, JAL.
2018 - 2021
DIRECCIÓN DE OBRAS PÚBLICAS

LEVANTAMIENTO DEL ÁREA DEL POZO DE AGUA DE SAN PEDRO, EN LA LOCALIDAD DE SAN PEDRO TESISTÁN, EN EL MUNICIPIO DE JOCOTEPEC, JALISCO.

UBICACIÓN

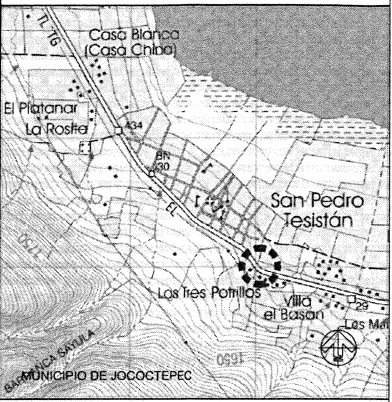

ÁREA A CONSTRUIR

133.911 m2

PROYECTO

DELIMITACIÓN PERIMETRAL, CASETA DE CONTROL Y CLORACIÓN, EQUIPAMIENTO, ELECTRIFICACIÓN Y LÍNEA DE LLENADO DEL POZO DE AGUA POZO DE SAN PEDRO TESISTÁN

LOCALIDAD

SAN PEDRO TESISTÁN

CONTENIDO

ÁREA DE TERRAPLEN

PRESIDENTE MUNICIPAL
LIC. JOSÉ MIGUEL GÓMEZ LOPEZ

DIRECTORA DE OBRAS PÚBLICAS
C. IMELDA KARINA PÉREZ GONZÁLEZ

TESORERO MUNICIPAL
LIC. BERTHA MARCELA GONZÁLEZ JIMÉNEZ

SÍNDICO MUNICIPAL
LIC. CARLOS ALBERTO ZÚNIGA CHACÓN

DIRECCION DE OBRAS PUBLICAS

DELIMITACIÓN PERIMETRAL, CASETA DE CONTROL Y CLORACIÓN, EQUIPAMIENTO, ELECTRIFICACIÓN Y LÍNEA DE LLENADO DEL POZO DE AGUA DE SAN PEDRO TESISTÁN

SIN ESCALA

FECHA

MAYO DEL 2024

L-4

CALLE HIDALGO SUR, No. 187C, COL. CENTRO C.P. 45800
TELÉFONO: (01 367) 7632470 EXT. 114


DIBUJO
ARQ. ERC

REVISÓ
ARQ. FSS


RUTA DE ARCHIVO

POZO DE AGUA EN SAN PEDRO TESISTÁN.dwg

H. AYUNTAMIENTO

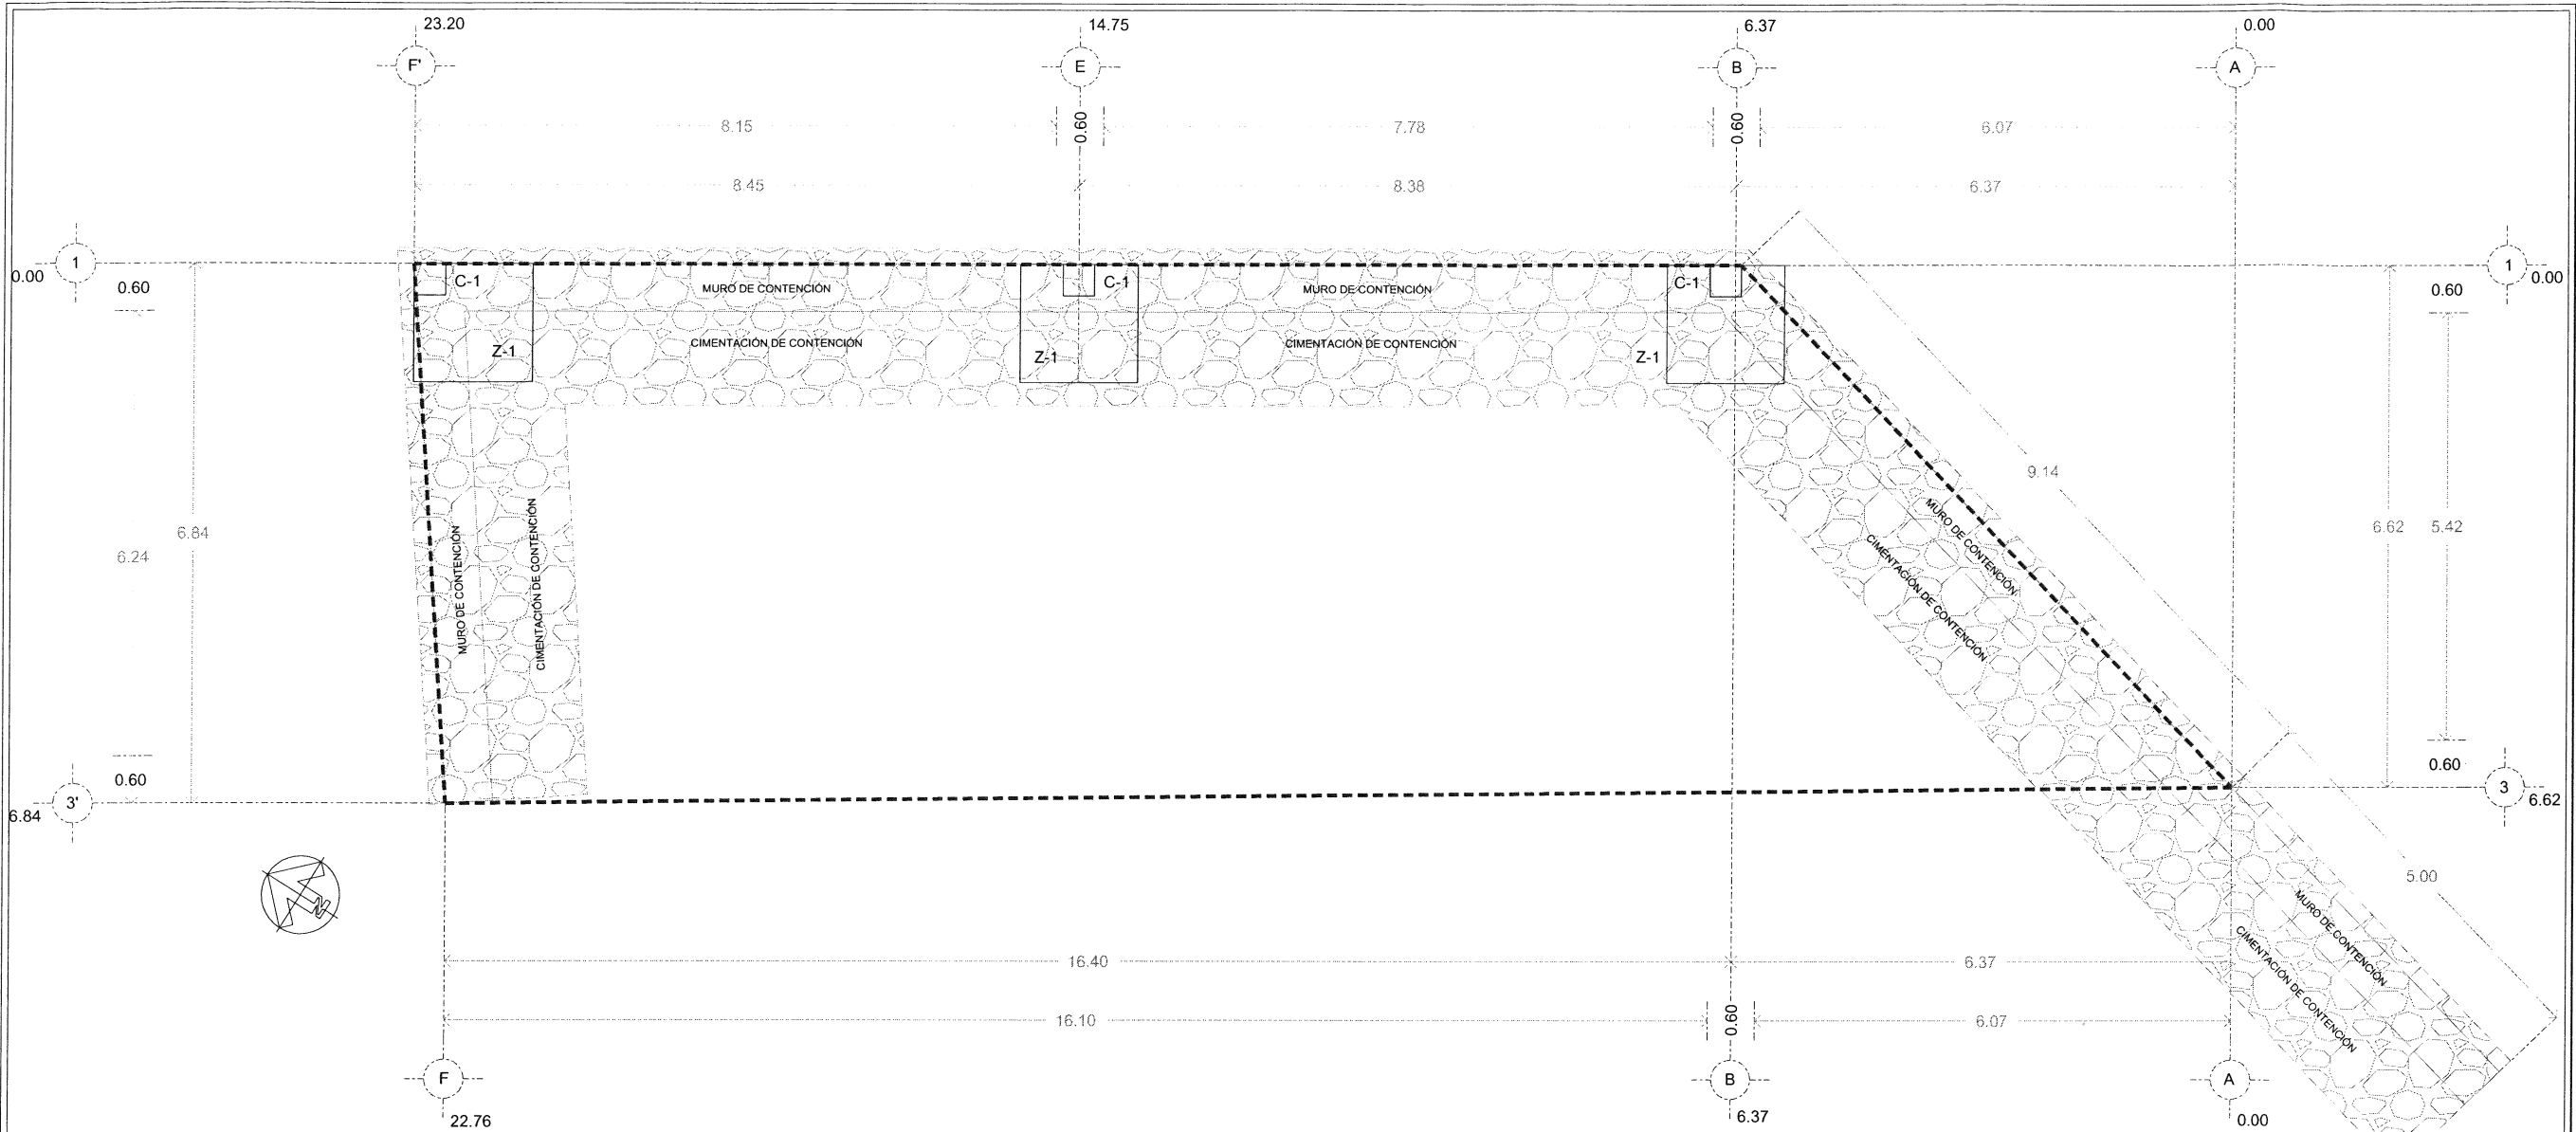

PLANTA DE CIMENTACIÓN MURO DE CONTENCIÓN
ESCALA 1:50

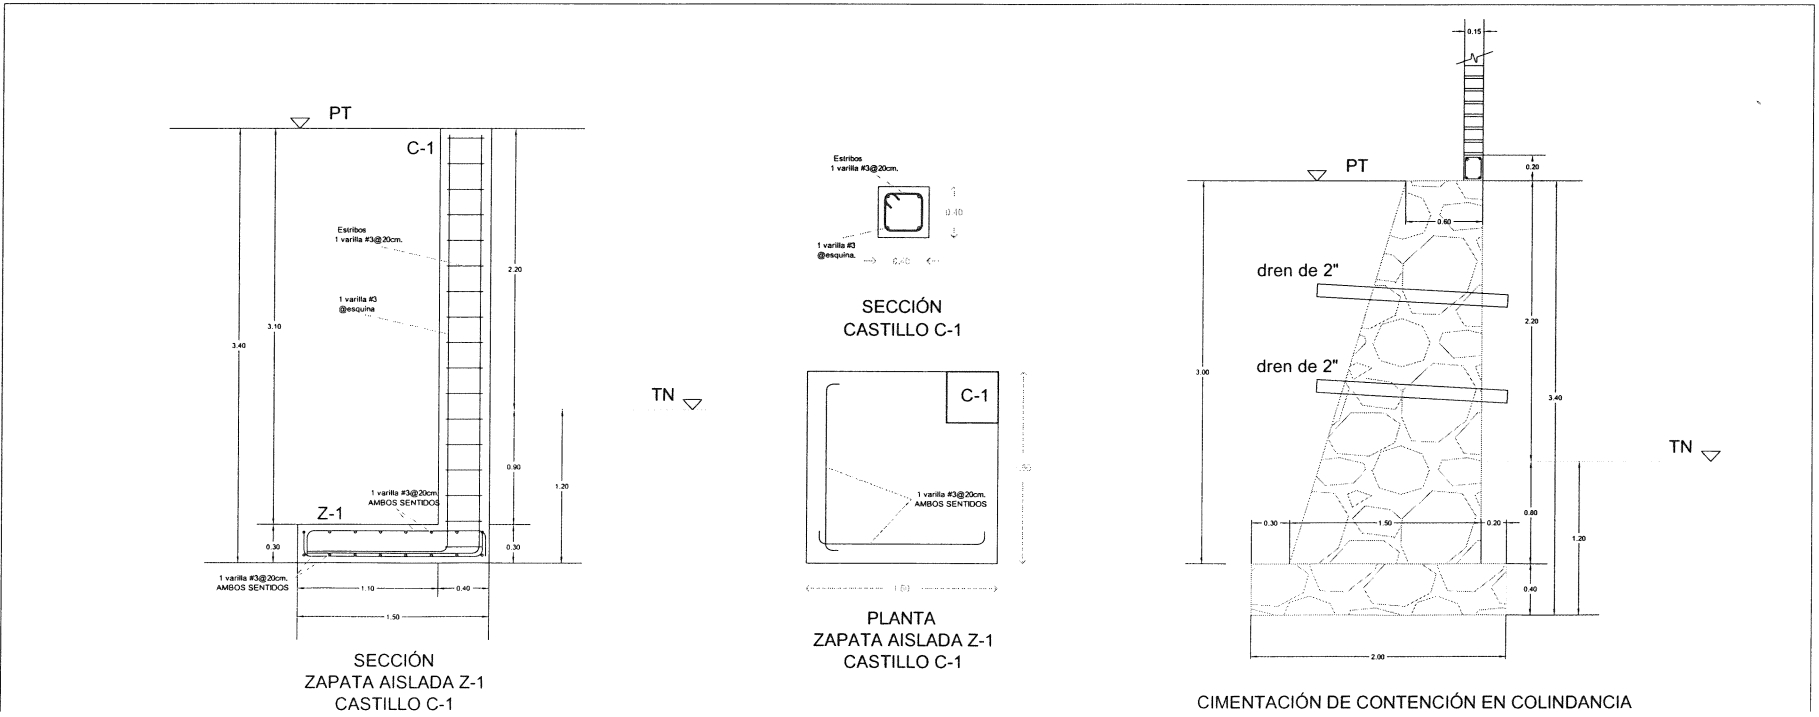




Jocotepec
Gobierno Municipal
H. AYUNTAMIENTO
CONSTITUCIONAL DE JOCOTEPPEC, JAL.
2018 - 2021
DIRECCIÓN DE OBRAS PÚBLICAS

LEVANTAMIENTO DEL ÁREA DEL POZO DE AGUA DE SAN PEDRO, EN LA LOCALIDAD DE SAN PEDRO TESISTÁN, EN EL MUNICIPIO DE JOCOTEPPEC, JALISCO.

UBICACIÓN

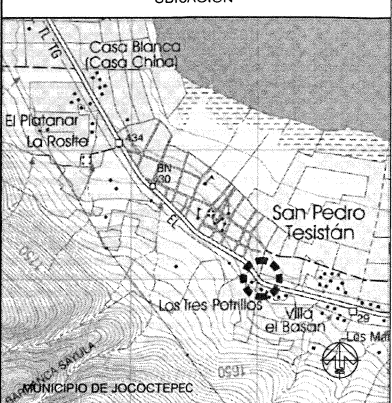

ÁREA A CONSTRUIR

133.911 m2

PROYECTO

DELIMITACIÓN PERIMETRAL, CASETA DE CONTROL Y CLORACIÓN, EQUIPAMIENTO, ELECTRIFICACIÓN Y LÍNEA DE LLENADO DEL POZO DE AGUA POZO DE SAN PEDRO TESISTÁN

LOCALIDAD

SAN PEDRO TESISTÁN

CONTENIDO

CIMENTACIÓN MURO DE CONTENCIÓN

PRESIDENTE MUNICIPAL
LIC. JOSE MIGUEL GOMEZ LOPEZ

DIRECTORA DE OBRAS PUBLICAS
C. IMELDA KARINA PEREZ GONZALEZ

TESORERO MUNICIPAL
LIC. BERTHA MARCELA BONGORA JIMENEZ

SINDICO MUNICIPAL
LIC. CARLOS ALBERTO ZUMBA CHACON

DIRECCIÓN DE OBRAS PÚBLICAS

OBRA

DELIMITACIÓN PERIMETRAL, CASETA DE CONTROL Y CLORACIÓN, EQUIPAMIENTO, ELECTRIFICACIÓN Y LÍNEA DE LLENADO DEL POZO DE AGUA DE SAN PEDRO TESISTÁN

SIN ESCALA

FECHA
MAYO DEL 2024

L-5

CALLE HIDALGO SUR, No. 187C, COL. CENTRO C.P. 45800
TELÉFONO: (01 387) 7632470 EXT. 114

DIBUJO
ARQ. ERC

REVISÓ
ARQ. FSS

RUTA DE ARCHIVO
POZO DE AGUA EN SAN PEDRO TESISTÁN.dwg

H. AYUNTAMIENTO



Jocotepec

Gobierno Municipal


H. AYUNTAMIENTO
CONSTITUCIONAL DE JOCOTEPEC, JAL.

2018 - 2021

DIRECCIÓN DE OBRAS PÚBLICAS

LEVANTAMIENTO DEL ÁREA DEL POZO DE AGUA DE SAN PEDRO, EN LA
LOCALIDAD DE SAN PEDRO TESISTÁN, EN EL MUNICIPIO DE JOCOTEPEC,
JALISCO.

UBICACIÓN

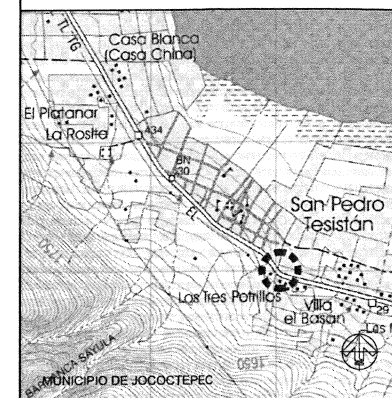

ÁREA A CONSTRUIR

133.911 m²

PROYECTO

DELIMITACIÓN PERIMETRAL, CASETA DE CONTROL Y
CLORACIÓN, EQUIPAMIENTO, ELECTRIFICACIÓN Y LÍNEA
DE LLENADO DEL POZO DE AGUA POZO DE SAN PEDRO
TESISTÁN

LOCALIDAD

SAN PEDRO TESISTÁN

CONTENIDO

PROYECTO DE LA CASETA DE CONTROL Y
CLORACIÓN Y BARDEO PERIMETRAL

PRESIDENTE MUNICIPAL

LIC. JOSÉ MIGUEL GÓMEZ LÓPEZ

DIRECTORA DE OBRAS PÚBLICAS

C. IMELDA KARINA PÉREZ GONZÁLEZ

TESORERO MUNICIPAL

LIC. BERTHA MARCELA GONGORA JIMÉNEZ

SÍNDICO MUNICIPAL

LIC. CARLOS ALBERTO ZÚIGA CHACÓN

OBRA

DELIMITACIÓN PERIMETRAL, CASETA DE
CONTROL Y CLORACIÓN, EQUIPAMIENTO,
ELECTRIFICACIÓN Y LÍNEA DE LLENADO DEL
POZO DE AGUA DE SAN PEDRO TESISTÁN

SIN ESCALA

FECHA

MAYO DEL 2024

CALLE HIDALGO SUR, No. 187C, COL. CENTRO C.P. 45800
TELÉFONO: (01 387) 7632470 EXT.114

DIBUJO

ARQ. ERC


REVISÓ

ARQ. FSS

ruta de archivo


POZO DE AGUA EN SAN PEDRO TESISTÁN.dwg

H. AYUNTAMIENTO
CONSTITUCIONAL DE JOCOTEPEC, JAL.

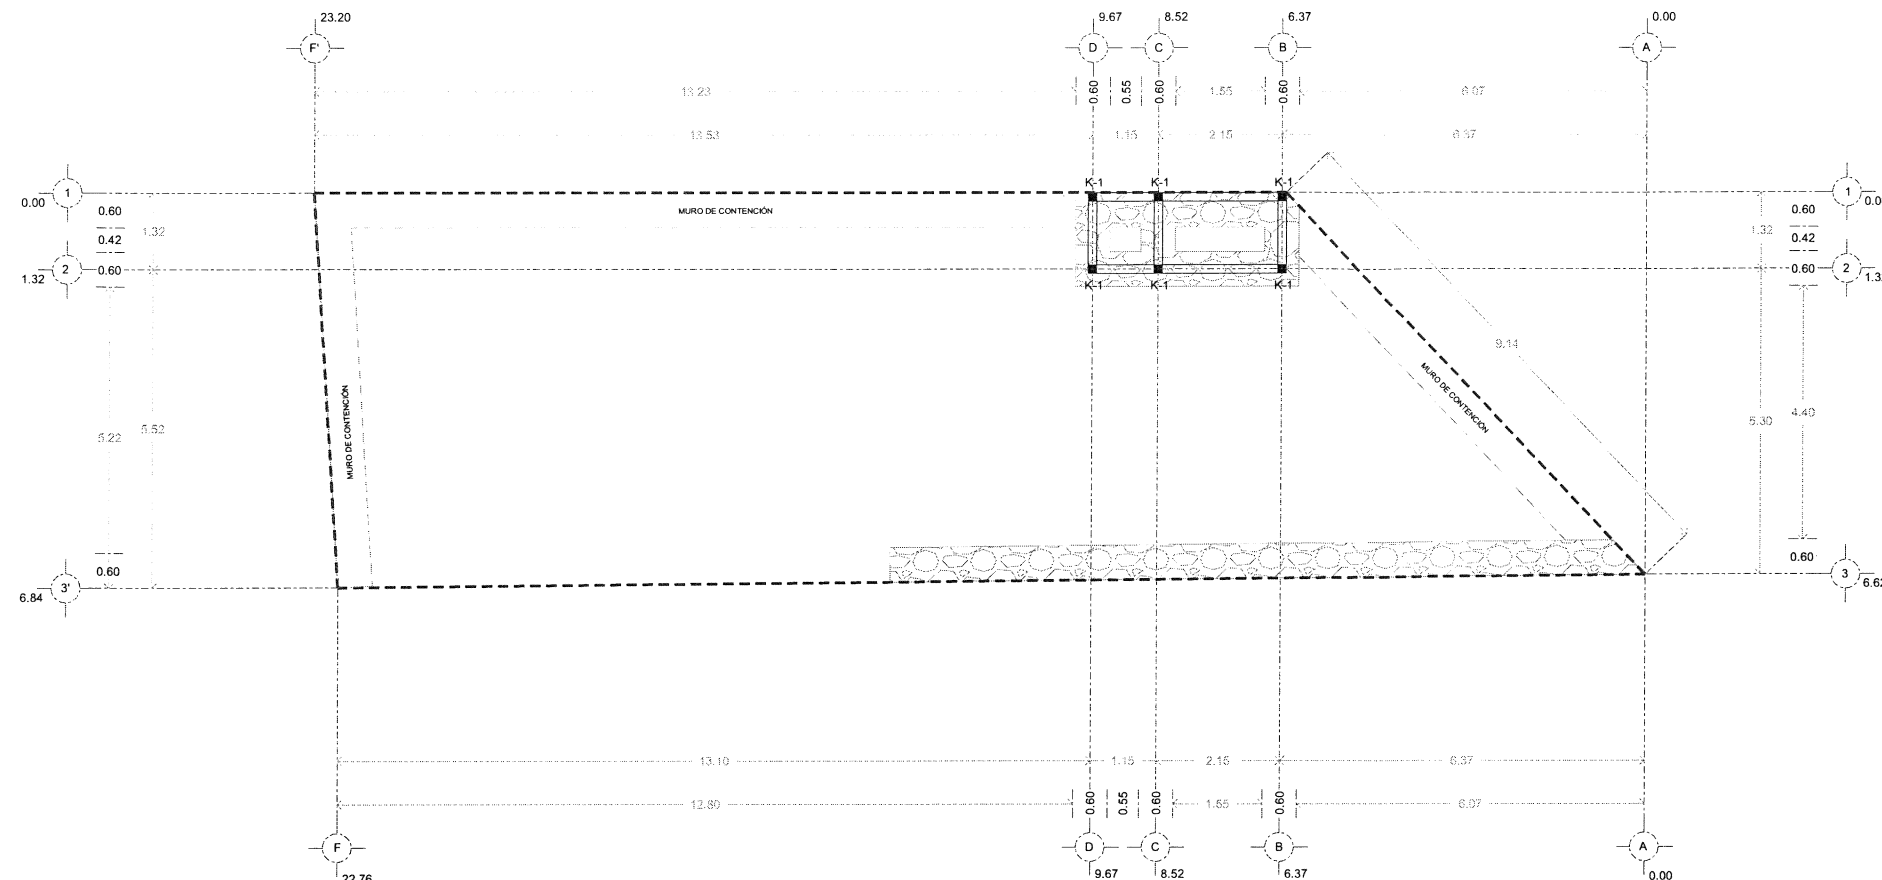


PLANTA DE CIMENTACIÓN

ESCALA 1:50

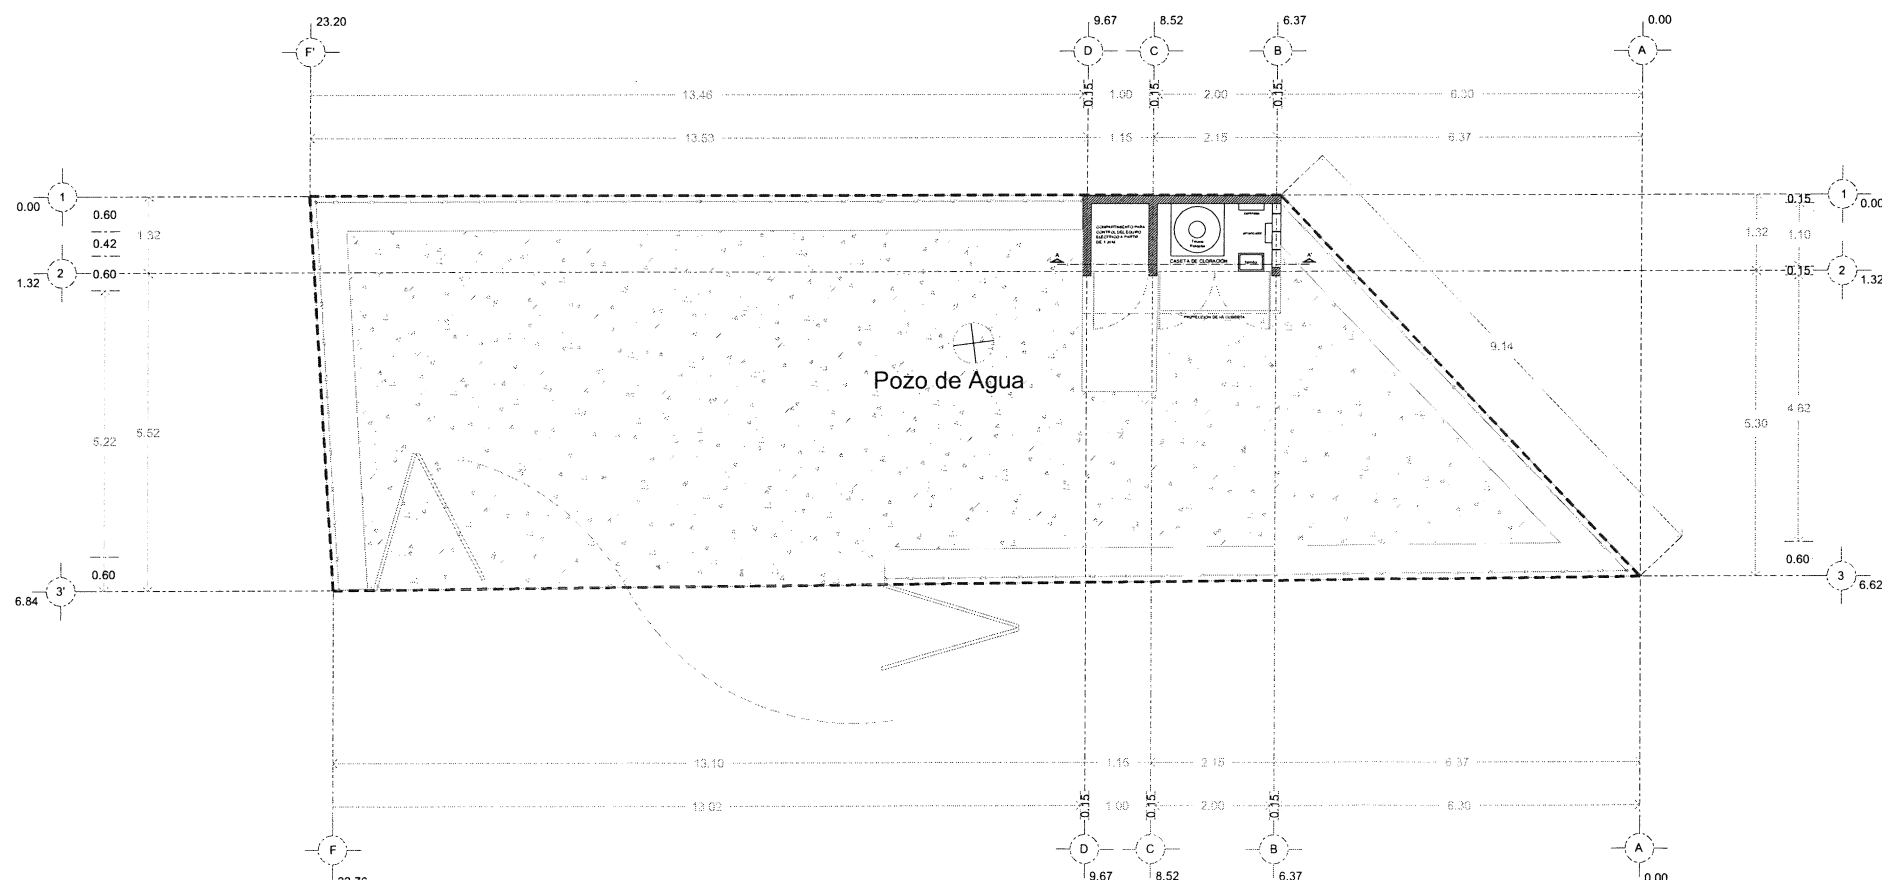


PLANTA ARQUITECTÓNICA

ESCALA 1:50

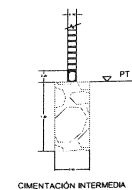


CIMENTACIÓN INTERMEDIA

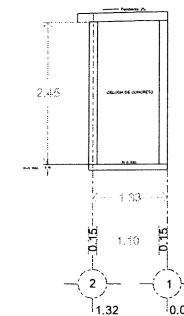


ELEVACIÓN LATERAL

ESCALA 1:50

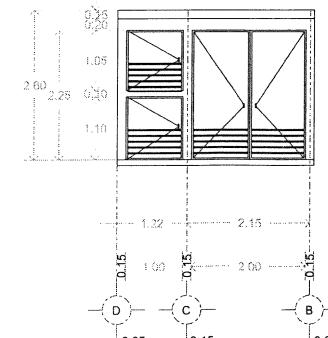


ELEVACIÓN FRONTAL

ESCALA 1:50

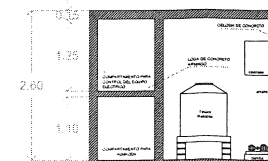


SECCIÓN A, A'


ESCALA 1:50

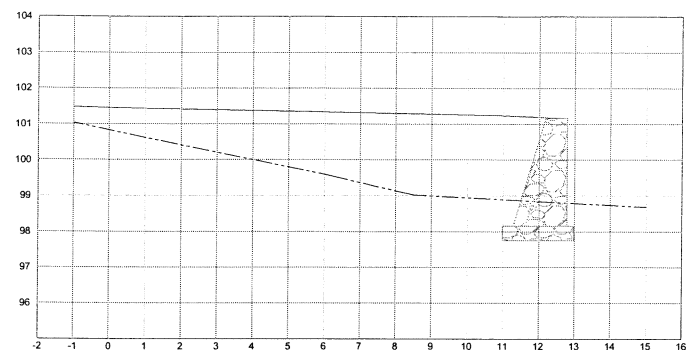


ESTACION 0+015.00
ESCALA HORIZONTAL 1:100
ESCALA VERTICAL 1:100

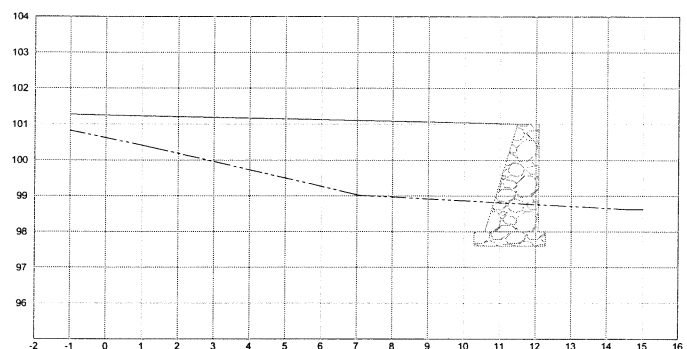


ESTACION 0+010.00
ESCALA HORIZONTAL 1:100
ESCALA VERTICAL 1:100

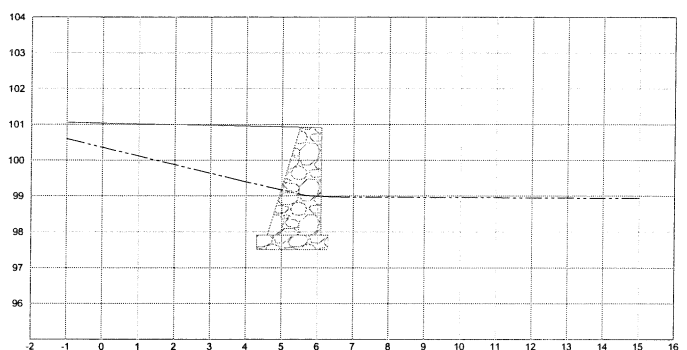


ESTACION 0+005.00
ESCALA HORIZONTAL 1:100
ESCALA VERTICAL 1:100

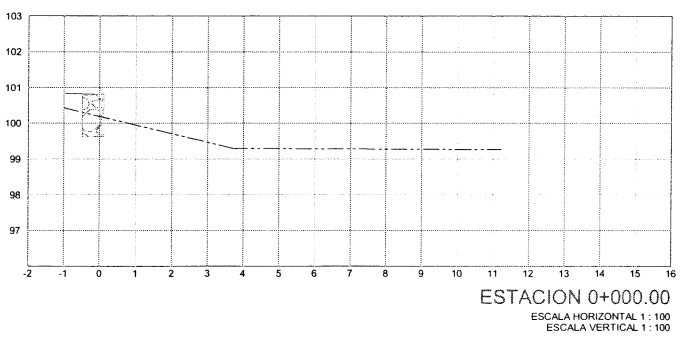


ESTACION 0+000.00
ESCALA HORIZONTAL 1:100
ESCALA VERTICAL 1:100

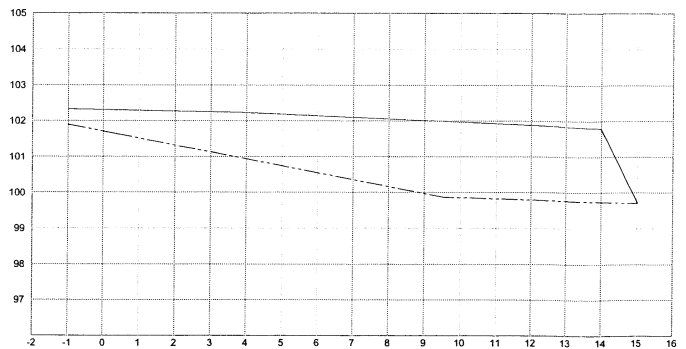


ESTACION 0+035.00
ESCALA HORIZONTAL 1:100
ESCALA VERTICAL 1:100

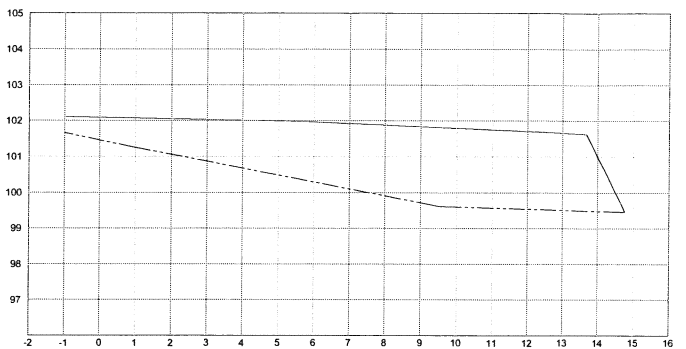


ESTACION 0+030.00
ESCALA HORIZONTAL 1:100
ESCALA VERTICAL 1:100

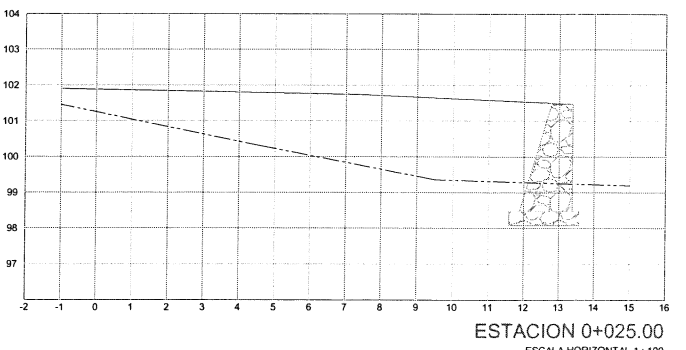


ESTACION 0+025.00
ESCALA HORIZONTAL 1:100
ESCALA VERTICAL 1:100

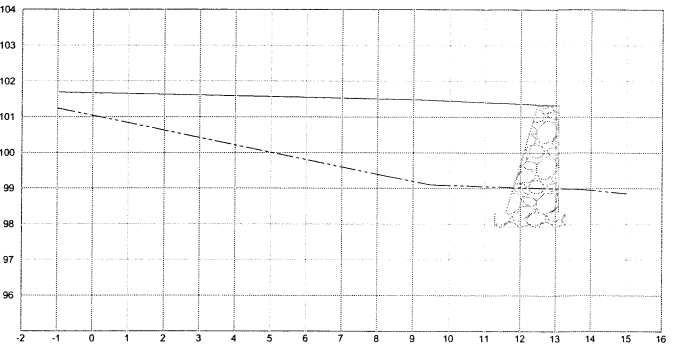


ESTACION 0+020.00
ESCALA HORIZONTAL 1:100
ESCALA VERTICAL 1:100

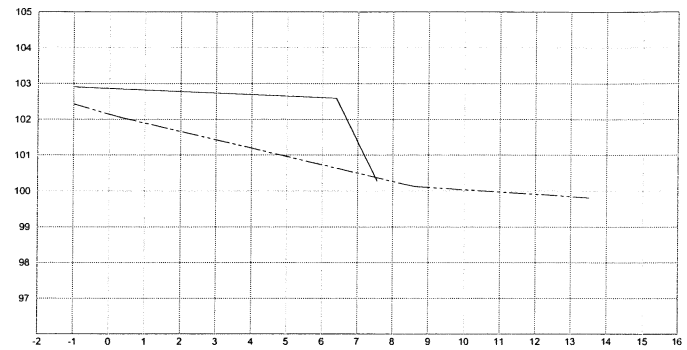


ESTACION 0+048.50
ESCALA HORIZONTAL 1:100
ESCALA VERTICAL 1:100

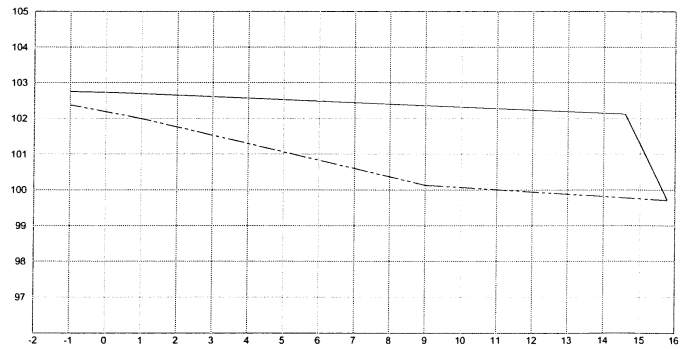

ESTACION 0+045.00
ESCALA HORIZONTAL 1:100
ESCALA VERTICAL 1:100

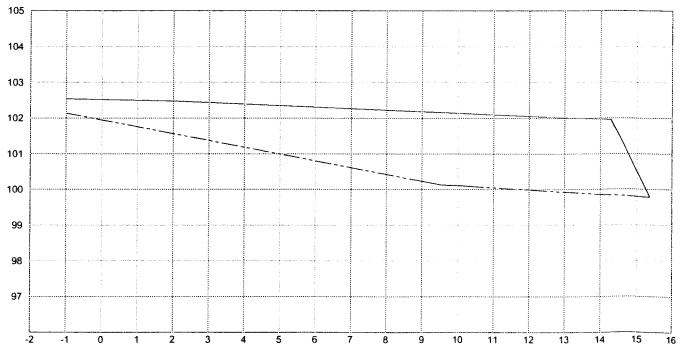

ESTACION 0+040.00
ESCALA HORIZONTAL 1:100
ESCALA VERTICAL 1:100

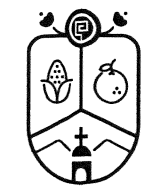


Jocotepec
Gobierno Municipal

H. AYUNTAMIENTO
CONSTITUCIONAL DE JOCOTEPEC, JAL.
2018 - 2021

DIRECCIÓN DE OBRAS PÚBLICAS

LEVANTAMIENTO DEL ÁREA DEL POZO DE AGUA DE SAN PEDRO, EN LA
LOCALIDAD DE SAN PEDRO TESISTÁN, EN EL MUNICIPIO DE JOCOTEPEC,
JALISCO.

UBICACIÓN

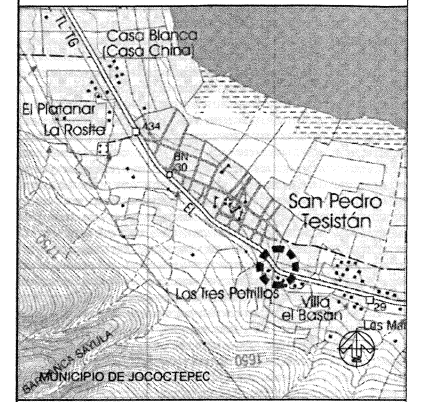

ÁREA A CONSTRUIR

133.911 m2

PROYECTO
DELIMITACIÓN PERIMETRAL, CASETA DE CONTROL Y
CLORACIÓN, EQUIPAMIENTO, ELECTRIFICACIÓN Y LÍNEA
DE LLENADO DEL POZO DE AGUA POZO DE SAN PEDRO
TESISTÁN

LOCALIDAD
SAN PEDRO TESISTÁN

CONTENIDO
SECCIONES DE PROYECTO

PRESIDENTE MUNICIPAL
LIC. JOSÉ MIGUEL GÓMEZ LÓPEZ
DIRECTORA DE OBRAS PÚBLICAS
C. IMELDA FERRERA PÉREZ GONZÁLEZ
TESORERO MUNICIPAL
LIC. BERTHA MARCELA GONGORA JIMENEZ
SÍNDICO MUNICIPAL
LIC. CARLOS ALBERTO ZÚNIGA CHACÓN

DIRECCION DE
OBRAS PUBLICAS

DELIMITACIÓN PERIMETRAL, CASETA DE
CONTROL Y CLORACIÓN, EQUIPAMIENTO,
ELECTRIFICACIÓN Y LÍNEA DE LLENADO DEL
POZO DE AGUA DE SAN PEDRO TESISTÁN

SIN ESCALA


FECHA
MAYO DEL 2024

CALLE HIDALGO SUR, No. 187C, COL. CENTRO C.P. 45800
TELÉFONO: (01 387) 7632470 EXT.114

DIBUJO ARQ. ERC REVISÓ ARQ. FSS


ROUTE DE ARCHIVO
POZO DE AGUA EN SAN PEDRO TESISTÁN.dwg

H. AYUNTAMIENTO

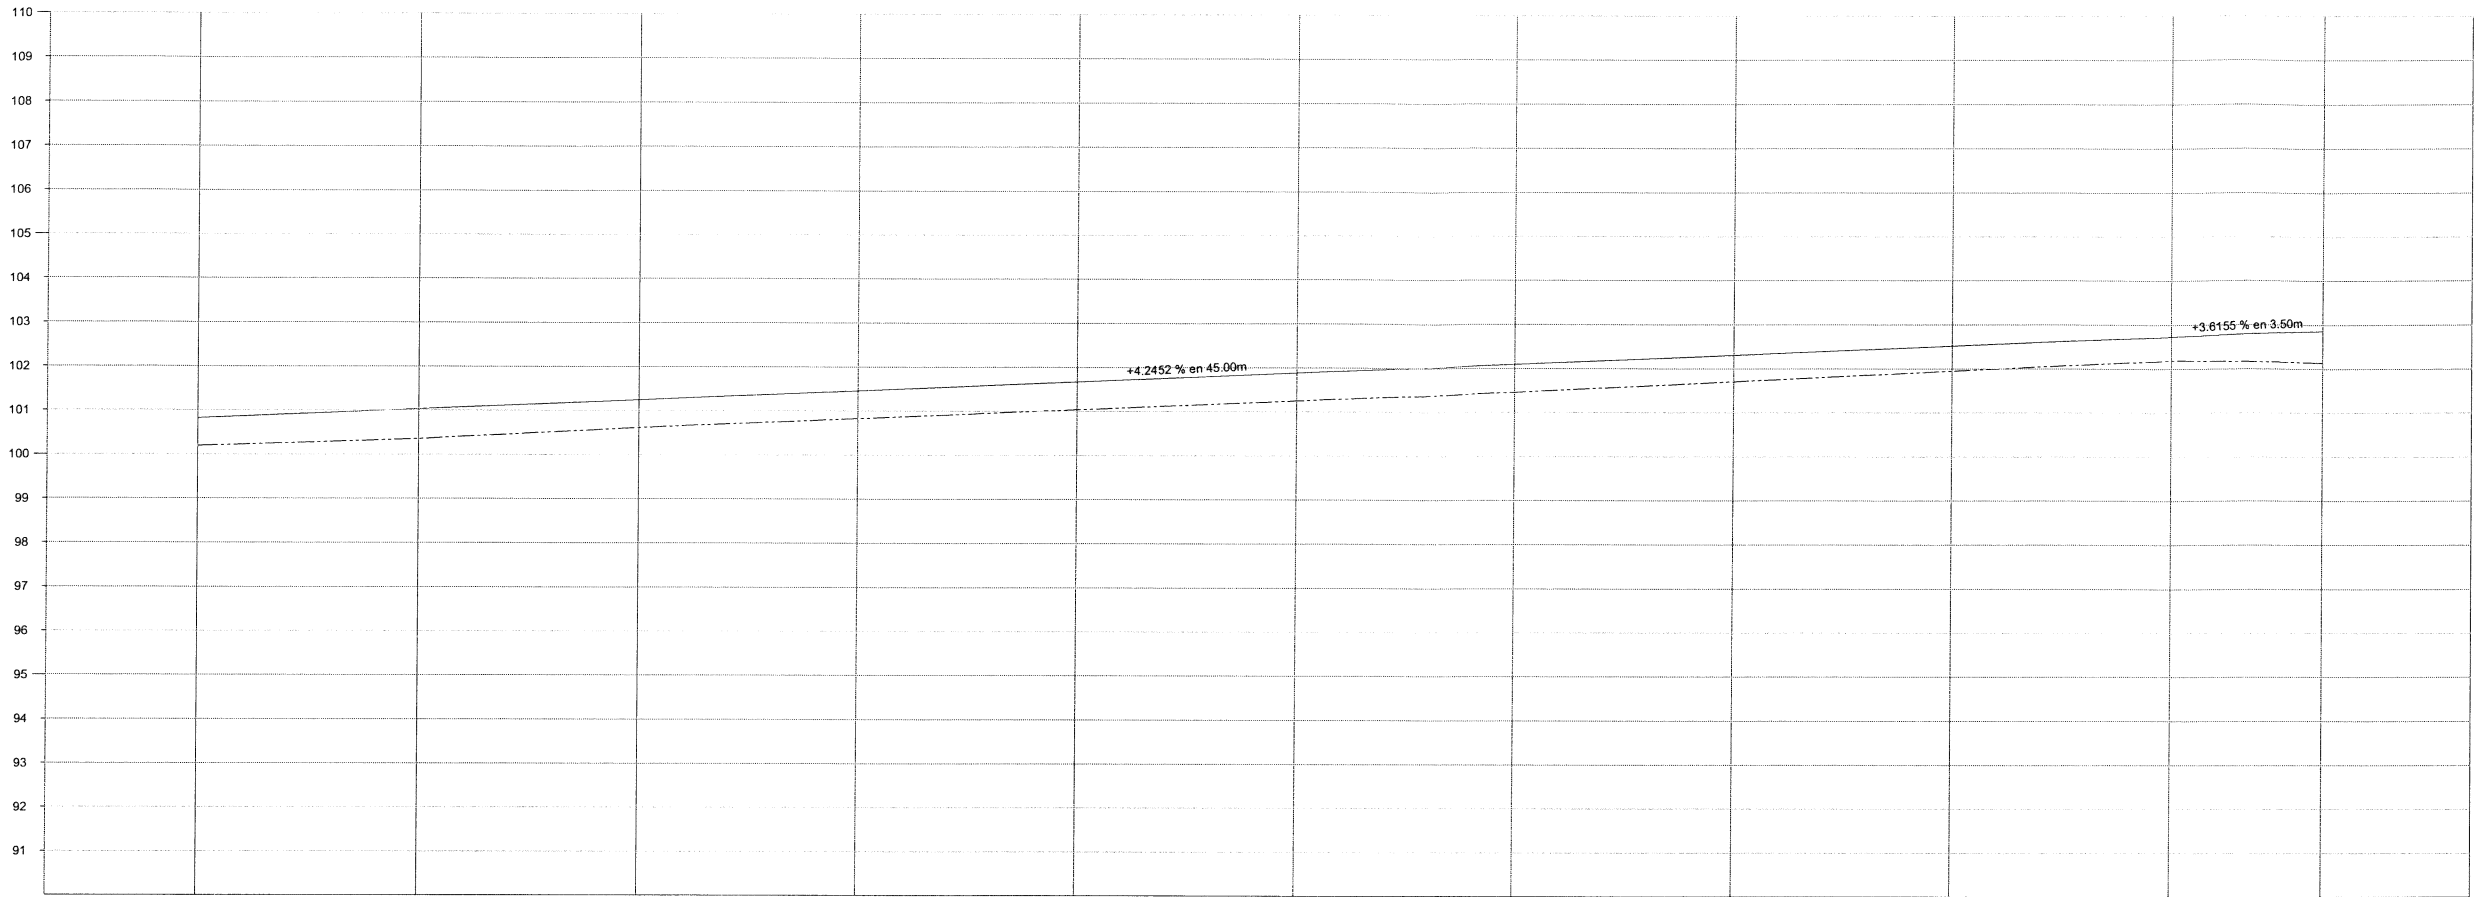

ORDENADAS DE LA CURVA MASA		10.000	9.977	9.903	9.794	9.679	9.562	9.445	9.329	9.214	9.093	9.032
VOLUMEN	TERRAPLEN	0.00	23.35	74.15	108.86	114.86	117.04	117.24	116.00	114.68	120.90	60.64
	CORTE	0.00	0.00	0.00	0.00	0.00	0.00	0.00	0.00	0.00	0.00	0.00
ESPESOR	TERRAPLEN	0.63	0.68	0.63	0.63	0.63	0.63	0.64	0.60	0.57	0.54	0.72
	CORTE											
ELEVACION	SUBRASANTE	100.82	101.03	101.24	101.46	101.67	101.88	102.09	102.31	102.52	102.73	102.86
	TERRENO	100.19	100.36	100.62	100.83	101.04	101.25	101.46	101.70	101.95	102.19	102.14

TOTAL VOLUMEN CORTE = 0.00m3
TOTAL VOLUMEN TERRAPLEN = 967.71m3
FACTOR ABUND. = 1.20

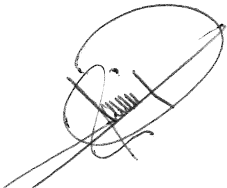


PERFIL TERRAPLEN
ESCALA HORIZONTAL 1 : 100
ESCALA VERTICAL 1 : 100



Jocotepec
Gobierno Municipal
H. AYUNTAMIENTO
CONSTITUCIONAL DE JOCOCTEPEC, JAL.
2018 - 2021
DIRECCIÓN DE OBRAS PÚBLICAS

LEVANTAMIENTO DEL ÁREA DEL POZO DE AGUA DE SAN PEDRO, EN LA LOCALIDAD DE SAN PEDRO TESISTÁN, EN EL MUNICIPIO DE JOCOCTEPEC, JALISCO.

UBICACIÓN

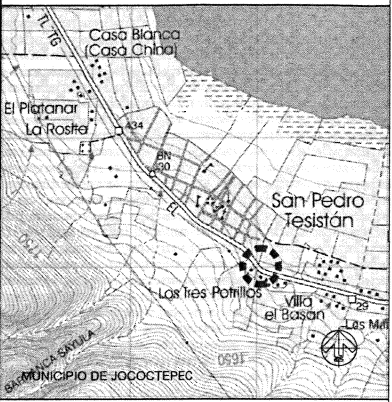

ÁREA A CONSTRUIR

133.911 m2

PROYECTO

DELIMITACIÓN PERIMETRAL, CASETA DE CONTROL Y CLORACIÓN, EQUIPAMIENTO, ELECTRIFICACIÓN Y LÍNEA DE LLENADO DEL POZO DE AGUA POZO DE SAN PEDRO TESISTÁN

LOCALIDAD

SAN PEDRO TESISTÁN

CONTENIDO


PERFIL DE PROYECTO

PRESIDENTE MUNICIPAL
LIC. JOSÉ MIGUEL GÓMEZ LOPEZ

DIRECTORA DE OBRAS PÚBLICAS
C. IMELDA KARINA PÉREZ GONZÁLEZ

TESORERO MUNICIPAL
LIC. BERTHA MARCELA GONGORA JIMÉNEZ

SÍNDICO MUNICIPAL
LIC. CARLOS ALBERTO ZUNIGA CHACÓN

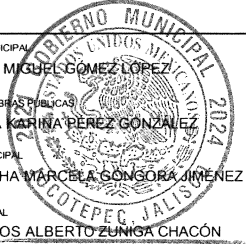

DIRECCION DE OBRAS PUBLICAS

OBRA


DELIMITACIÓN PERIMETRAL, CASETA DE CONTROL Y CLORACIÓN, EQUIPAMIENTO, ELECTRIFICACIÓN Y LÍNEA DE LLENADO DEL POZO DE AGUA DE SAN PEDRO TESISTÁN

SIN ESCALA	L-8
FECHA MAYO DEL 2024	

CALLE HIDALGO SUR, No. 187C, COL. CENTRO C.P. 45800
TELÉFONO: (01 367) 7632470 EXT.114

DIBUJO ARQ. ERC	REVISÓ ARQ. FSS
RUTA DE ARCHIVO POZO DE AGUA EN SAN PEDRO TESISTÁN.dwg	

H. AYUNTAMIENTO

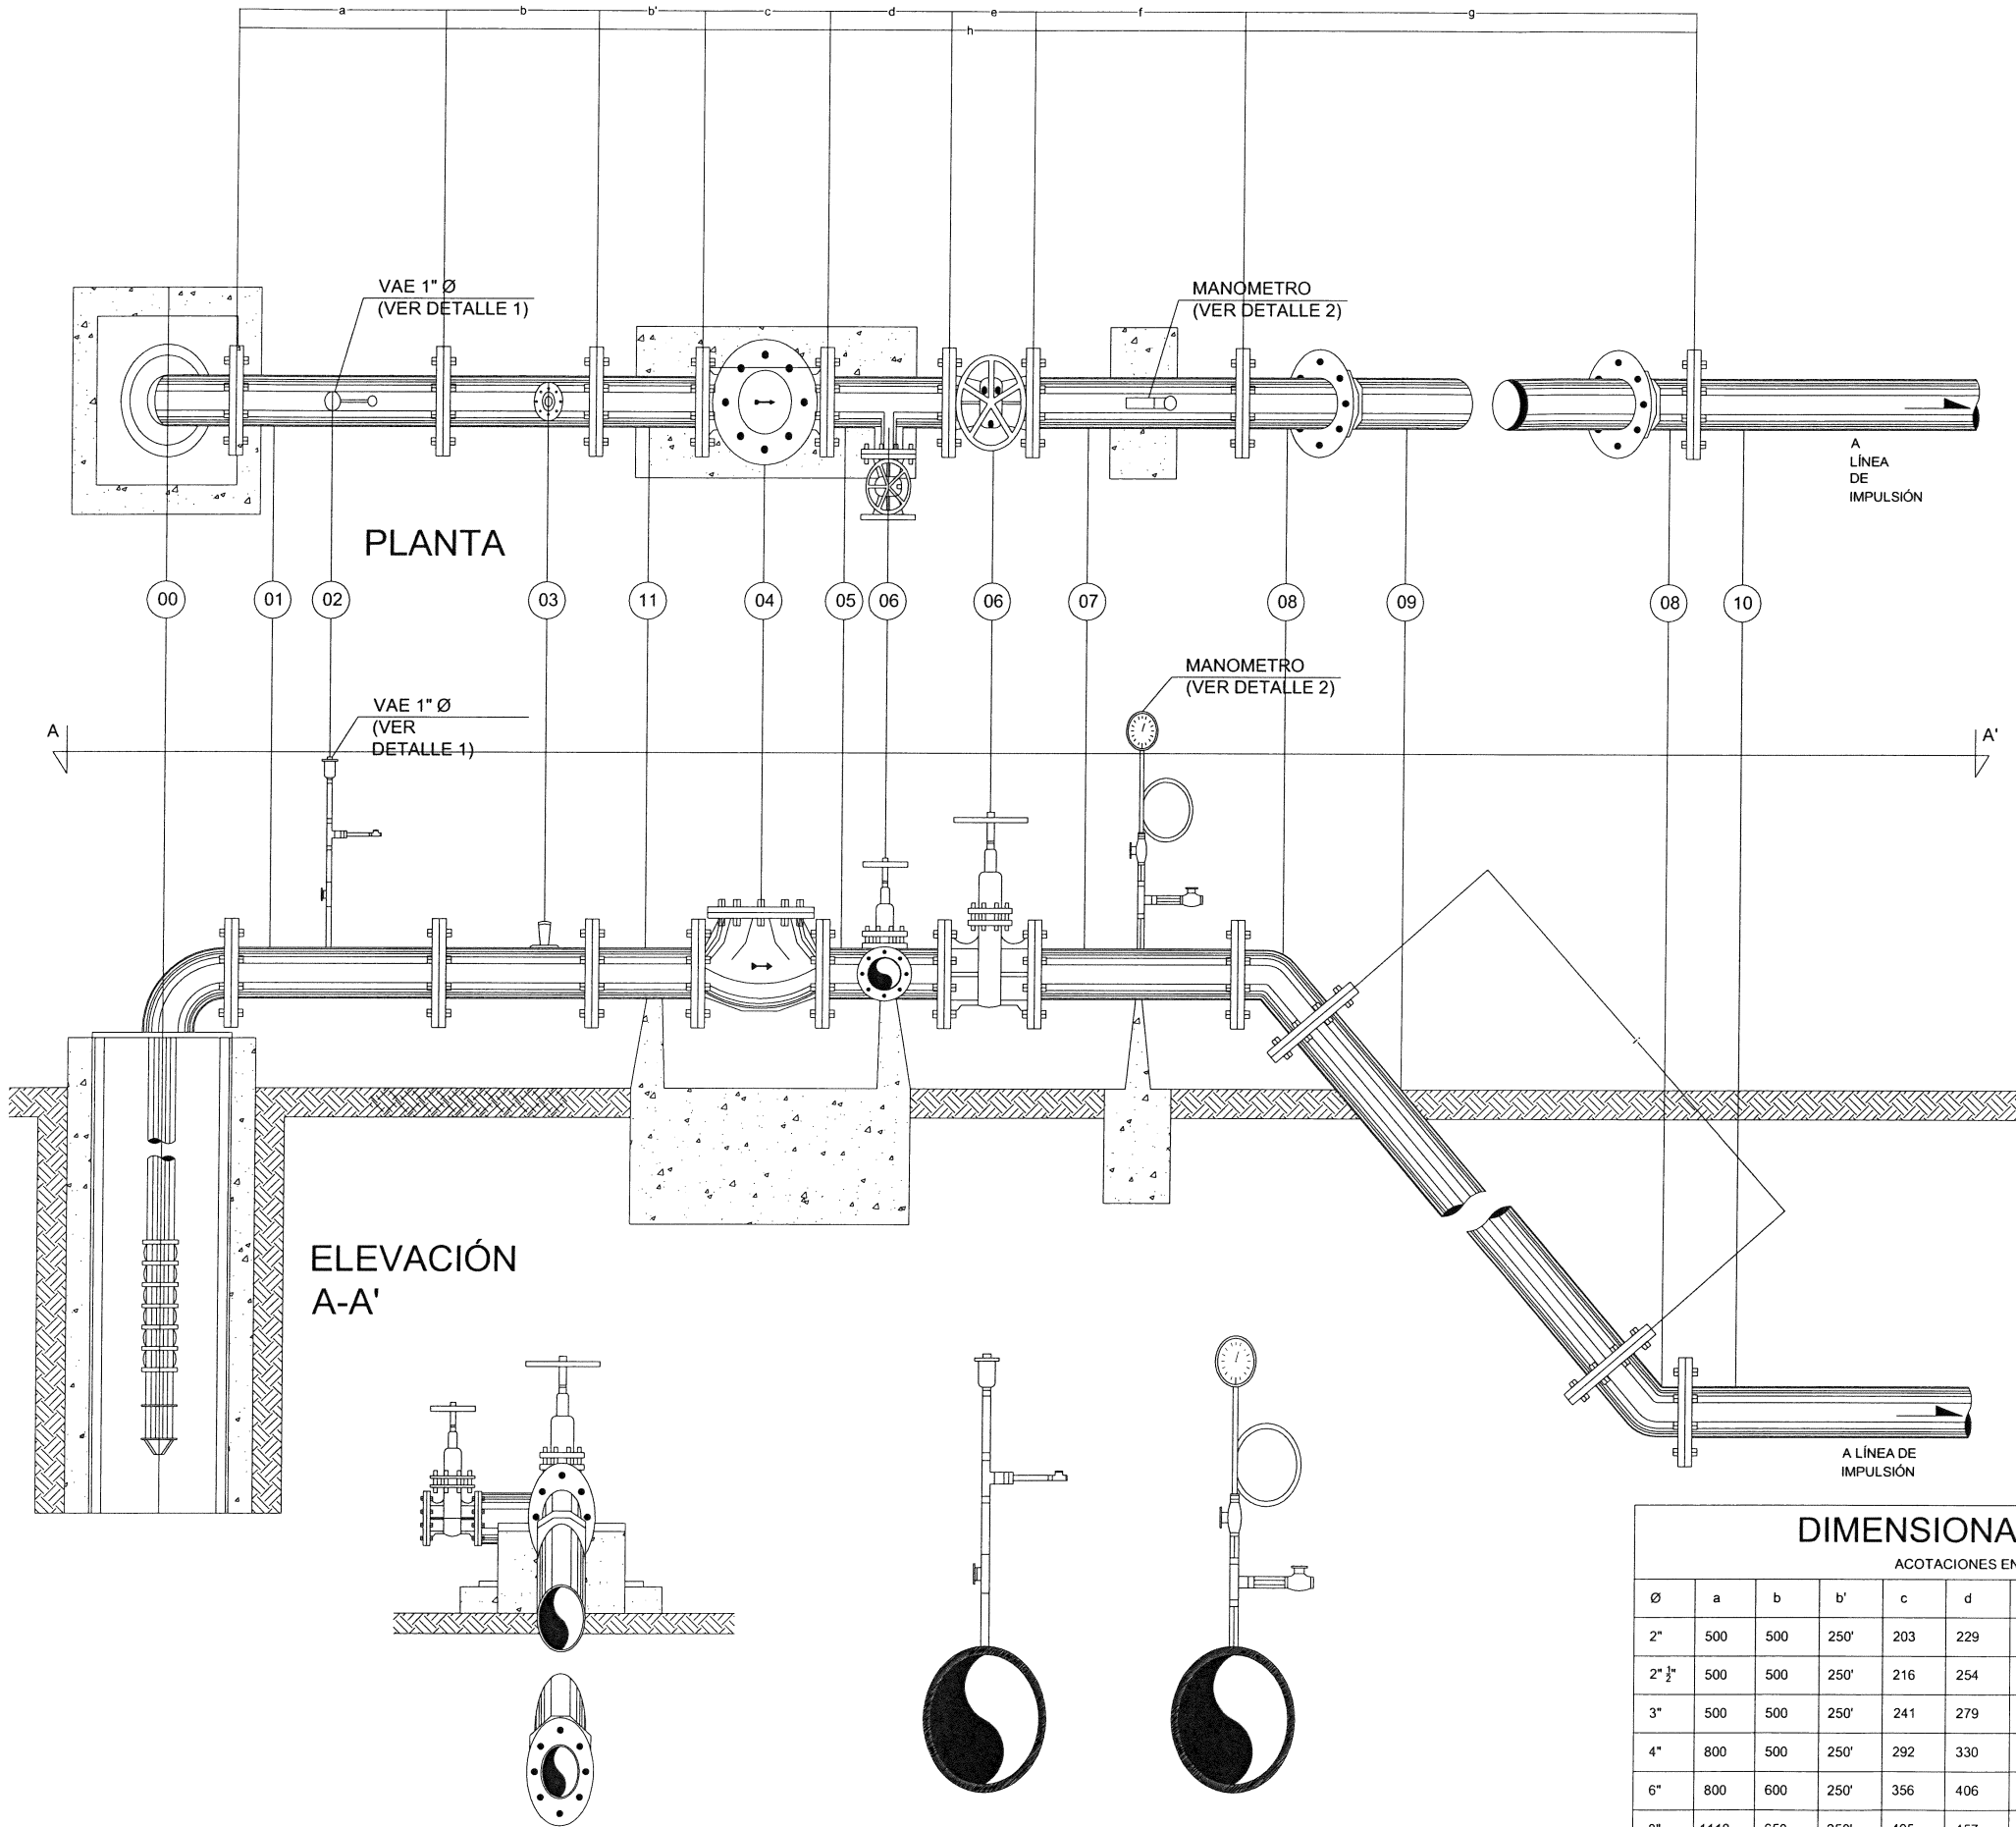

LISTADO DE PIEZAS ESPECIALES:

- 00- BOMBA TIPO SUMERGIBLE DE 20HP PARA L.P.S Y MOTOR SUMERGIBLE 20HP.
01- CARRETE DE ACERO 4" x 0.80m CON ORIFICIO ROSCADO DE 1" DE Ø BRIDADO A SUS ESTREMOS
02- VALVULA DE ADMISIÓN Y EXPULSIÓN DE AIRE DE 1" Ø, MODELO A1
03- MEDIDOR DE FLUJO TIPO PROPELA DE 4" Ø, CON CAPACIDAD DE 0 A 5.00 L.P.S
04- VALVULA TIPO CHECK DE 4" Ø DE Fo. Fo.
05- TEE DE Fo. Fo. DE 4" x 4" Ø
06- VALVULA DE SECCIONAMIENTO TIPO COMPUERTA VASTAGO SALIENTE DE 4" &&C Y 125 lbs/pulg2 WOG DE Fo. Fo.
07- CARRETE LARGO 4" Ø, CON ORIFICIO ROSCADO DE 1/2" Ø
08- CODO DE 45° x 4" Ø (2 PIEZAS)
09- TUBERIA DE ACERO DE 4" Ø x 1/4" Y 1.85m DE LONGITUD BRIDADA EN SUS EXTREMOS
10- EXTREMIDAD ESPIGA DE PVC DE 2" Ø
11- CARRETE CORTO 76mm (4") DE Ø x 250mm
12- EMPAQUE DE PLOMO DE: 4" Ø, (12pzas)
13- TORNILLOS CON CABEZA Y TUERCA EXAGONAL DE 5/8" x 2 1/2" (52 pzas)

NOTAS:

- LA ACOTACIÓN b SE CONSIDERO DE LOS MEDISORES MODELO MLFT Y MLFTT-SHC, Y VARIARA SEGÚN LA MARCA.
-LOS CARRETES 1, 8, 11 PODRAN SER DE Fo. Fo. Ó ACERO. EN TODOS LOS CASOS BRIDADO A SUS EXTREMOS


DIMENSIONAMIENTO										
ACOTACIONES EN (mm)										
Ø	a	b	b'	c	d	e	f	g	h	i
2"	500	500	250'	203	229	178	500	1227	3587	1450
2" 1/2"	500	500	250'	216	254	191	500	1552	3963	1850
3"	500	500	250'	241	279	203	500	1552	4025	1850
4"	800	500	250'	292	330	229	500	1603	4504	1850
6"	800	600	250'	356	406	267	500	1729	4908	1900
8"	1110	650	250'	495	457	292	500	1804	5558	1950
10"	1130	700	250'	622	559	330	500	1879	5970	2000
12"	1150	750	250'	699	559	356	500	1980	6350	2000



Jocotepec
Gobierno Municipal
H. AYUNTAMIENTO
CONSTITUCIONAL DE JOCOCTEPEC, JAL.
2018 - 2021
DIRECCIÓN DE OBRAS PÚBLICAS

LEVANTAMIENTO DEL ÁREA DEL POZO DE AGUA DE SAN PEDRO, EN LA LOCALIDAD DE SAN PEDRO TESISTÁN, EN EL MUNICIPIO DE JOCOCTEPEC, JALISCO.

UBICACIÓN

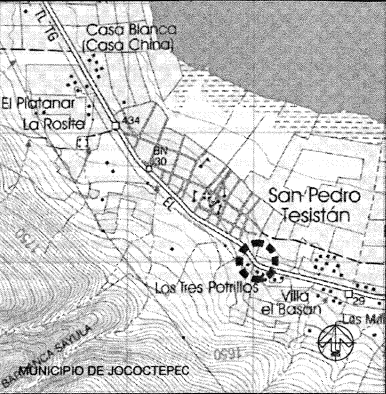

ÁREA A CONSTRUIR

133.911 m2

PROYECTO

DELIMITACIÓN PERIMETRAL, CASETA DE CONTROL Y CLORACIÓN, EQUIPAMIENTO, ELECTRIFICACIÓN Y LÍNEA DE LLENADO DEL POZO DE AGUA POZO DE SAN PEDRO TESISTÁN

LOCALIDAD

SAN PEDRO TESISTÁN

CONTENIDO

EQUIPAMIENTO

PRESIDENTE MUNICIPAL
LIC. JOSÉ MIGUEL GOMEZ LOPEZ

DIRECTORA DE OBRAS PÚBLICAS
C. IMELDA KARINA PEREZ GONZALEZ

TESORERO MUNICIPAL
LIC. BERTHA MARCELA GONGORA JIMENEZ

SINDICO MUNICIPAL
LIC. CARLOS ALBERTO ZUNIGA CHACON

OBRA

DIRECCION DE OBRAS PÚBLICAS
DELIMITACIÓN PERIMETRAL, CASETA DE CONTROL Y CLORACIÓN, EQUIPAMIENTO, ELECTRIFICACIÓN Y LÍNEA DE LLENADO DEL POZO DE AGUA DE SAN PEDRO TESISTÁN

SIN ESCALA

FECHA
MAYO DEL 2024

L-9


CALLE HIDALGO SUR, No. 187C, COL. CENTRO C.P. 45800
TELÉFONO: (01 367) 7632470 EXT. 114

DIBUJO
ARQ. ERC

REVISÓ
ARQ. FSS

RUTA DE ARCHIVO
POZO DE AGUA EN SAN PEDRO TESISTÁN.dwg

H. AYUNTAMIENTO

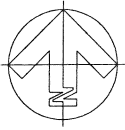

Jocotepec
Gobierno Municipal
H. AYUNTAMIENTO
CONSTITUCIONAL DE JOCOTEPEC, JAL.
2018 - 2021
DIRECCIÓN DE OBRAS PÚBLICAS

LEVANTAMIENTO DEL ÁREA DEL POZO DE AGUA DE SAN PEDRO, EN LA LOCALIDAD DE SAN PEDRO TESISTÁN, EN EL MUNICIPIO DE JOCOTEPEC, JALISCO.

UBICACIÓN



ÁREA A CONSTRUIR

133.911 m2

PROYECTO
DELIMITACIÓN PERIMETRAL, CASETA DE CONTROL Y CLORACIÓN, EQUIPAMIENTO, ELECTRIFICACIÓN Y LÍNEA DE LLENADO DEL POZO DE AGUA POZO DE SAN PEDRO TESISTÁN

LOCALIDAD
SAN PEDRO TESISTÁN

CONTENIDO
LOCALIZACIÓN EN GOOGLE

PRESIDENTE MUNICIPAL
LIC. JOSÉ MIGUEL GÓMEZ LÓPEZ
DIRECTORA DE OBRAS PÚBLICAS
C. IMELDA KARINA PÉREZ GONZÁLEZ
TESORERO MUNICIPAL
LIC. BERTHA MARGELA GONZÁLEZ JIMÉNEZ
SÍNDICO MUNICIPAL
LIC. CARLOS ALBERTO ZÚNIGA CHACÓN

DIRECCIÓN DE
OBRAS PÚBLICAS
DELIMITACIÓN PERIMETRAL, CASETA DE CONTROL Y CLORACIÓN, EQUIPAMIENTO, ELECTRIFICACIÓN Y LÍNEA DE LLENADO DEL POZO DE AGUA DE SAN PEDRO TESISTÁN

SIN ESCALA
FECHA
MAYO DEL 2024
L-10

CALLE HIDALGO SUR, No. 187C, COL. CENTRO C.P. 45800
TELÉFONO: (01 367) 7632470 EXT.114

DIBUJO
ARQ. ERC
REVISÓ
ARQ. FSS

RUTA DE ARCHIVO
POZO DE AGUA EN SAN PEDRO TESISTÁN.dwg

H. AYUNTAMIENTO

